

План водопроводного колодца 2



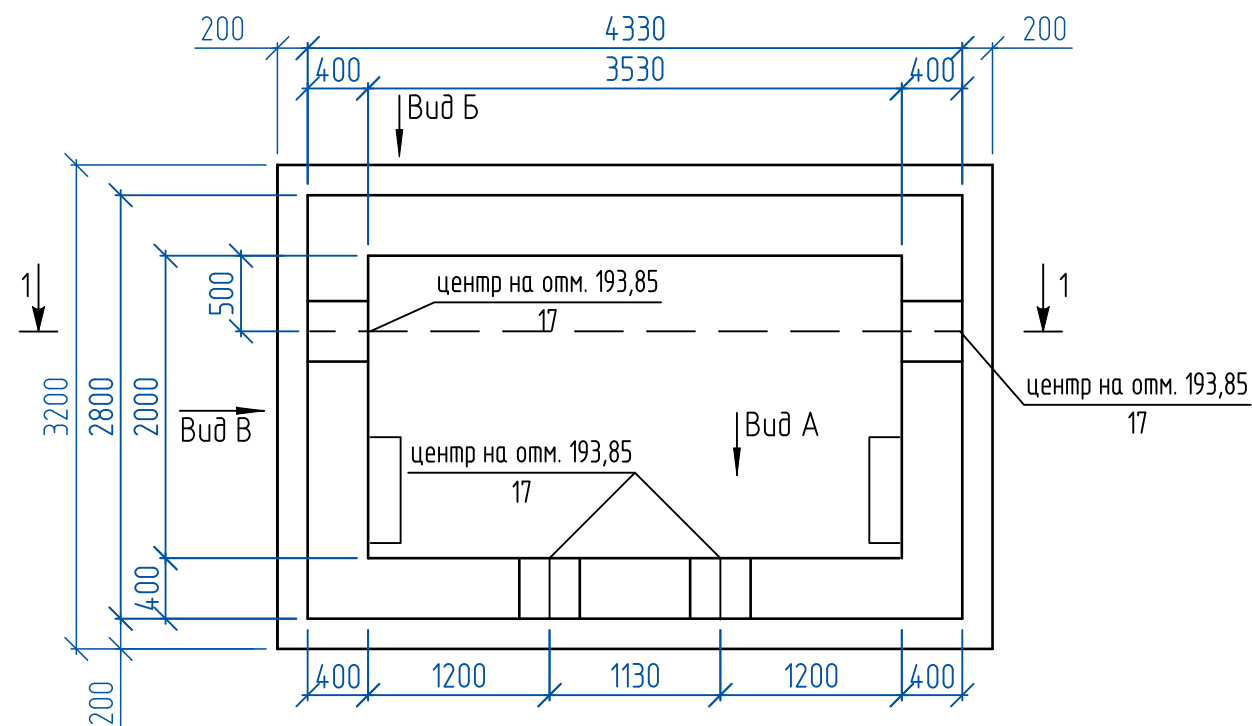


Схема расположения перекрытия водопроводного колодца 2

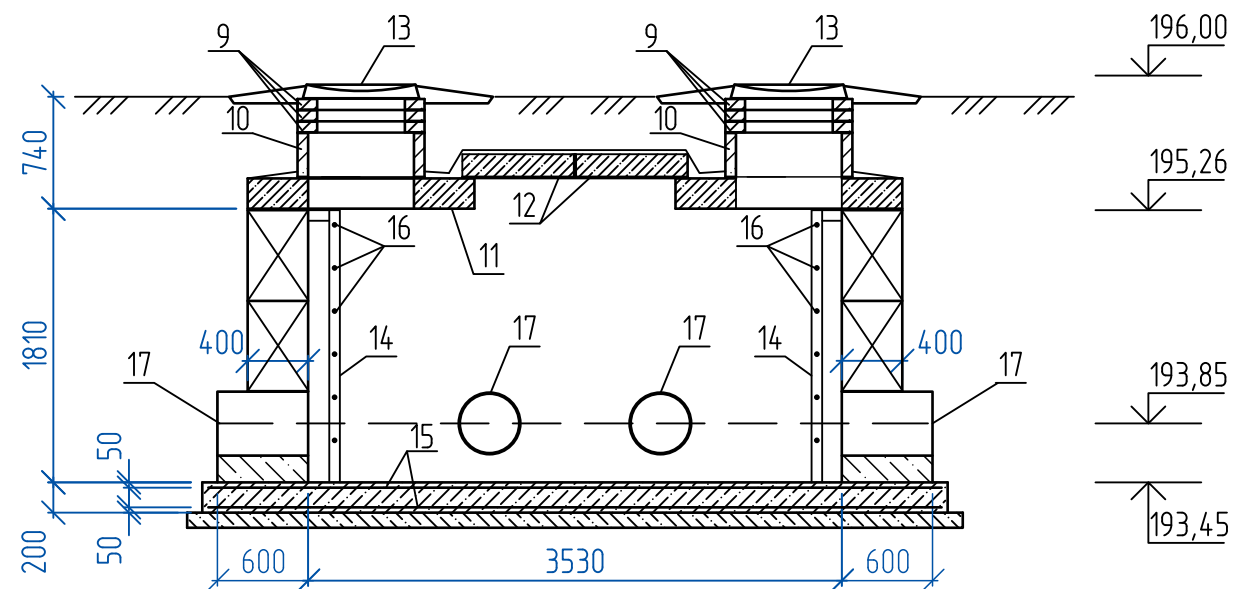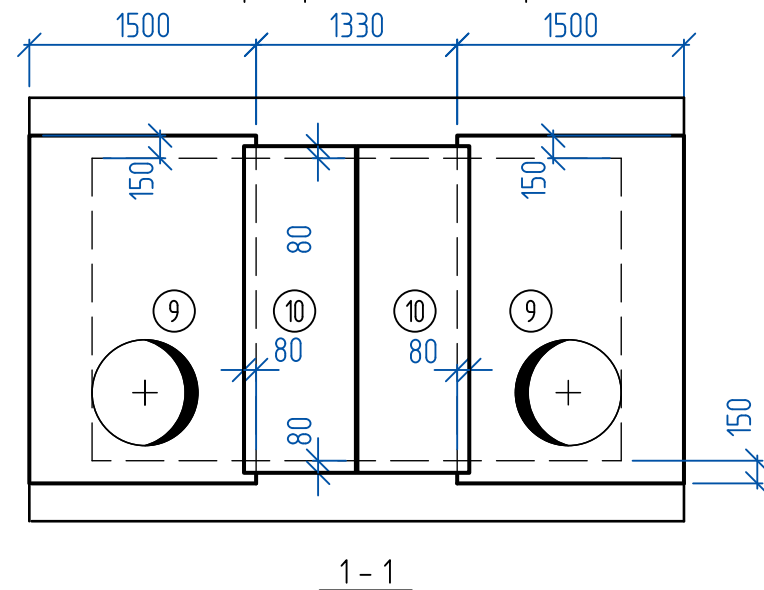

Спецификация элементов водопроводного колодца 2

Поз.	Обозначение	Наименование	Кол-во	Масса ед.,кг	Приме- чение
		Блоки стен подвалов			
1	ГОСТ 13579-2018	ФБС 24.4.6-Т	3	1300	F 100
2		ФБС 12.4.6-Т	2	640	
3		ФБС 9.4.6-Т	14	470	
4		ФБС 24.6.6-Т	1	1960	
5		ФБС 12.6.6-Т	2	960	
6		ФБС 9.6.6-Т	5	700	
7		ФБС 12.4.3-Т	2	310	
8	Серия 1.038.1-1 вып.1	СПБ 21-27-п	2	285	F 150, W6
9	ГОСТ 8020-2016	Опорное кольцо КО 6	6	51	F 100
10	ГОСТ 8020-2016	Кольцо стеновое КС7.3	2	118	F 100
11	3.006.1-2.87.6	Плита ПО 4	2	1530	F 100
12	3.006.1-2.87.2	Плита П18д-8	2	600	F 100
13	ГОСТ 3634-2019	Люк Л(А15) В.2-60	2	60	
14	1.450.3-7.94 в.0	Стремянка СГ-22	2	39,2	
15	ГОСТ 23279-2012	Сетка 4С — 10А500С-100 335х485	2	202,87	
16		Пруток 2ф-18х670-А500С ГОСТ 34028-2016	6	1,34	
17		Труба ПЭ - 400х23,7 ГОСТ 18599-2001 L=620	4	17,36	
		Материалы			
		Бетон класса В 7,5	1,85	м³	Подготовка
		Бетон класса В 10 F100	2,88	м³	Мест. заделки
		Бетон класса В 15 F150	3,35	м³	Фунд. плита

1. Примечания см. лист 2.





						08-22-НВК-КЖ			
						Многоквартирный дом, расположенный по адресу: Орловский район, Неполодское с/п, д.Жилина, ул.Генерала Лаврова, 5(поз.26)			
Изм.	Кол.	Числ	Лист	Подпись	Дата				
Разраб.		Севостьянов				Наружные сети водоснабжения и канализации	Стадия	Лист	Листов
Проверил		Кузнецов					Р	1	
Гл.констр.		Зубенко							
Н.контр.		Бусыгин				План водопроводного колодца 2. Схема расположения перекрытия водопроводного колодца 2. Сечение 1-1.	ООО "Орелпроект"		

Формат А3

ВЗАМ УНВ. Н

ПРИЛОЖЕНИЕ

Инв. N подл

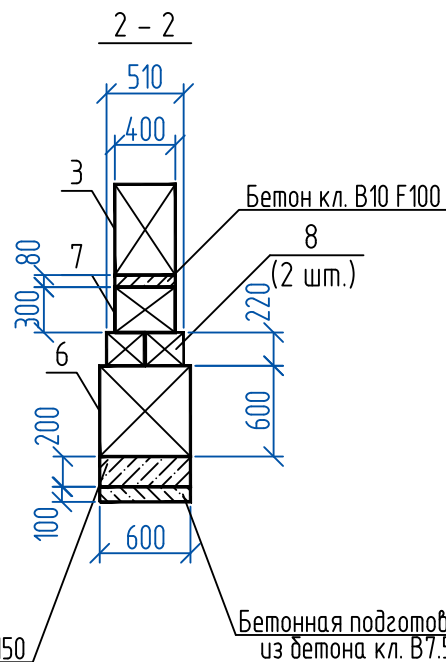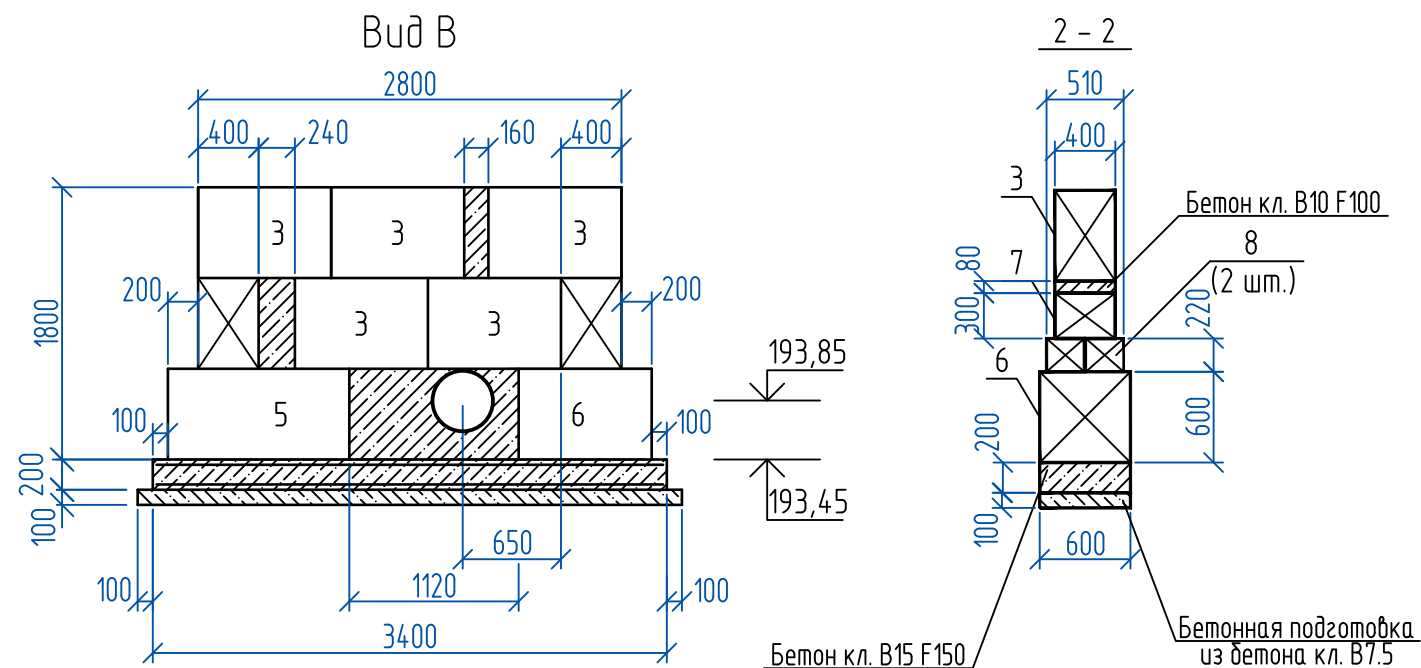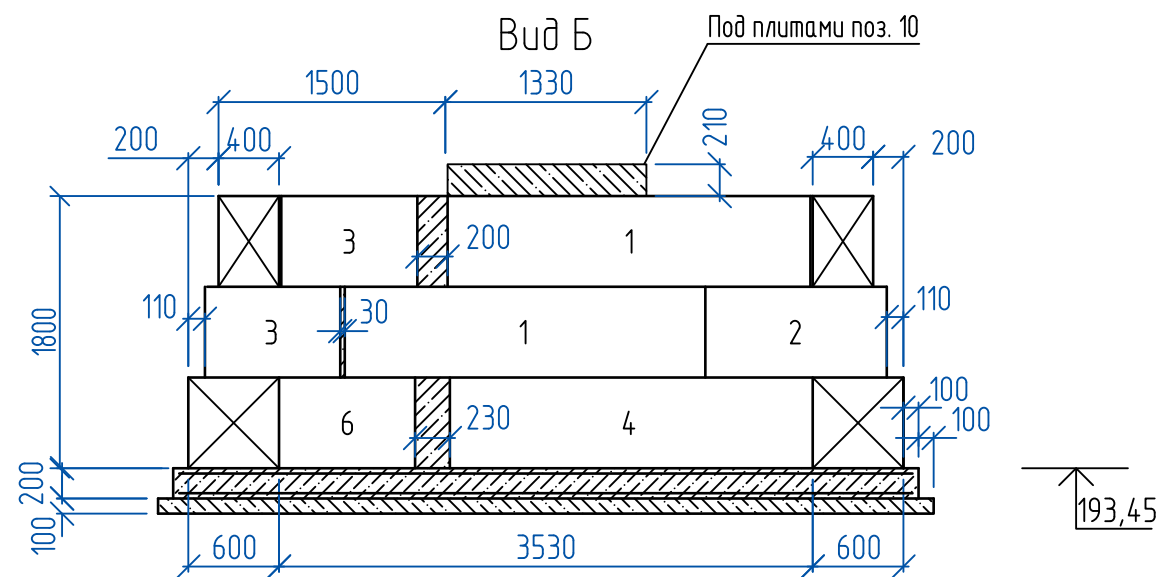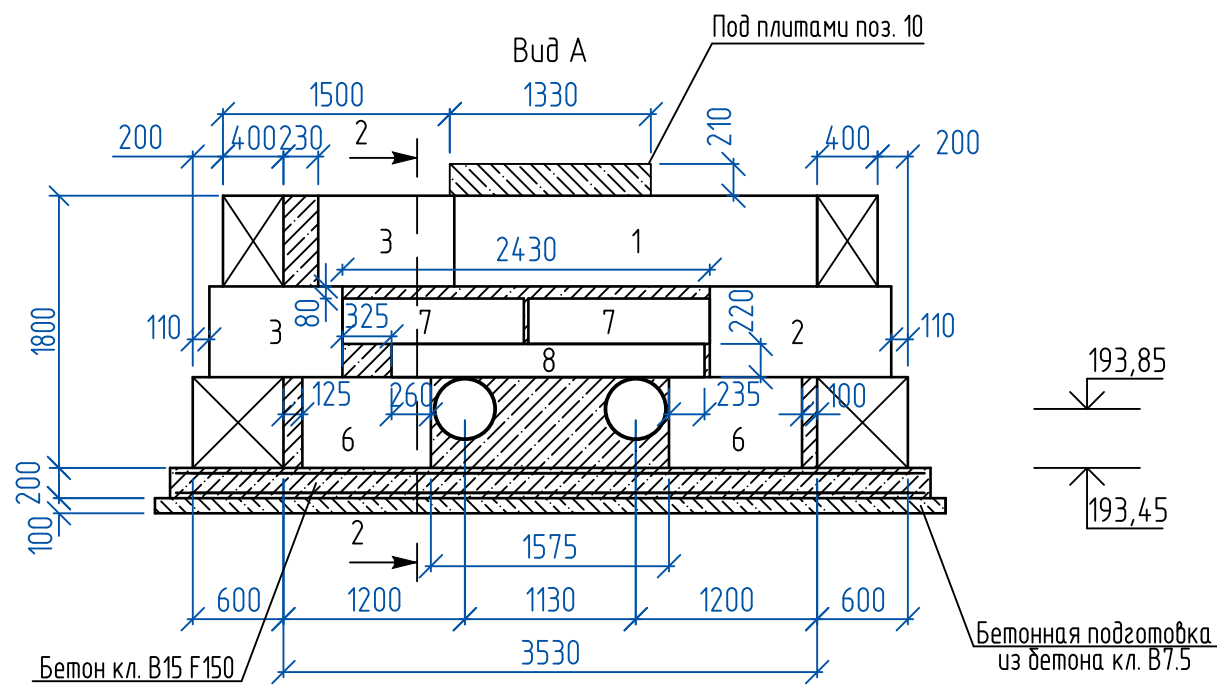

- Монтаж блоков стен подвалов осуществлять на цементно-песчаном растворе марки 100.
- Местные заделки между блоками выполнять из полнотелых камней КСР-ПР-39-150-F150-2200-ГОСТ 6133-2019 или из бетона класса В 10 F100.
- Поверхности блоков, соприкасающиеся с грунтом, обмазать горячей битумной мастикой за два раза по грунтовке из битумного праймера.
- Плиты поз. 11, 12 укладывать на цементном растворе марки 100.
- Под днищем камеры выполнить бетонную подготовку из бетона кл. В7.5 толщиной 100 мм.
- Арматурные стержни поз. 16 приварить по месту.
- Стремянку поз. 14 обрезать по месту.
- Вокруг люков выполнить бетонную отмостку из бетона класса В 10 F150 толщиной 150 мм, шириной 500 мм.
- Поверхность металлических конструкций очистить от ржавчины, окалины, придать шероховатость (предпочтительна абразивоструйная обработка до степени очистки поверхности металла от окислов 2 по ГОСТ 9.402-2004).
- Все металлические конструкции покрыть цинком $\delta=160$ мкм ТУ2312-012-12288779-99
- Спецификацию см. лист 1.
- При производстве работ руководствоваться требованиями:
 - СП 48.13330.2019 "Организация строительства. Актуализированная редакция СНиП 12-01-2004"
 - СП 70.13330.2012 "Несущие и ограждающие конструкции. Актуализированная редакция СНиП 3.03.01-87"
 - СП 45.13330.2017 "Земляные сооружения, основания и фундаменты. Актуализированная редакция СНиП 3.02.01-87"
 - СП 71.13330.2017 "Изоляционные и отделочные покрытия. Актуализированная редакция СНиП 3.04.01-87"
- Постановление правительства РФ N390 от 25.04.2012. "О противопожарном режиме"
 - СП 49.13330.2010 "Безопасность труда в строительстве" Часть 1. Общие требования;
 - СНиП 12-04-2002 "Безопасность труда в строительстве" Часть 2. Строительное производство.
 - СП 28.13330.2017 "Защита строительных конструкций от коррозии. Актуализированная редакция СНиП 2.03.11-85"
- Бетон изготавливать в соответствии с требованиями ГОСТ 26633-2012 "Бетоны тяжелые и мелкозернистые. Технические условия".
- Кольца поз. 9, 10 выполнить с установкой ходовых скоб.

						08-22-НВК-КЖ						
						Многоквартирный дом, расположенный по адресу: Орловский район, Неполодское с/п, д.Жилина, ул.Генерала Лаврова, 5(поз.26)						
Изм.	Кол.	Лист	Ндок	Подпись	Дата							
Разраб.		Севостьянов				Наружные сети водоснабжения и канализации		Стадия	Лист	Листов		
Проверил		Кузнецов						Р	2			
Гл.констр.		Зуденко										
Н.контр.		Бусыгин				Водопроводный колодец 2. Виды А...В. Сечение 2-2.		ООО "Орелпроект"				